


LEGENDA IMPIANTO ELETTRICO

- immissione
- aspirazione
- espulsione
- presa d'aria

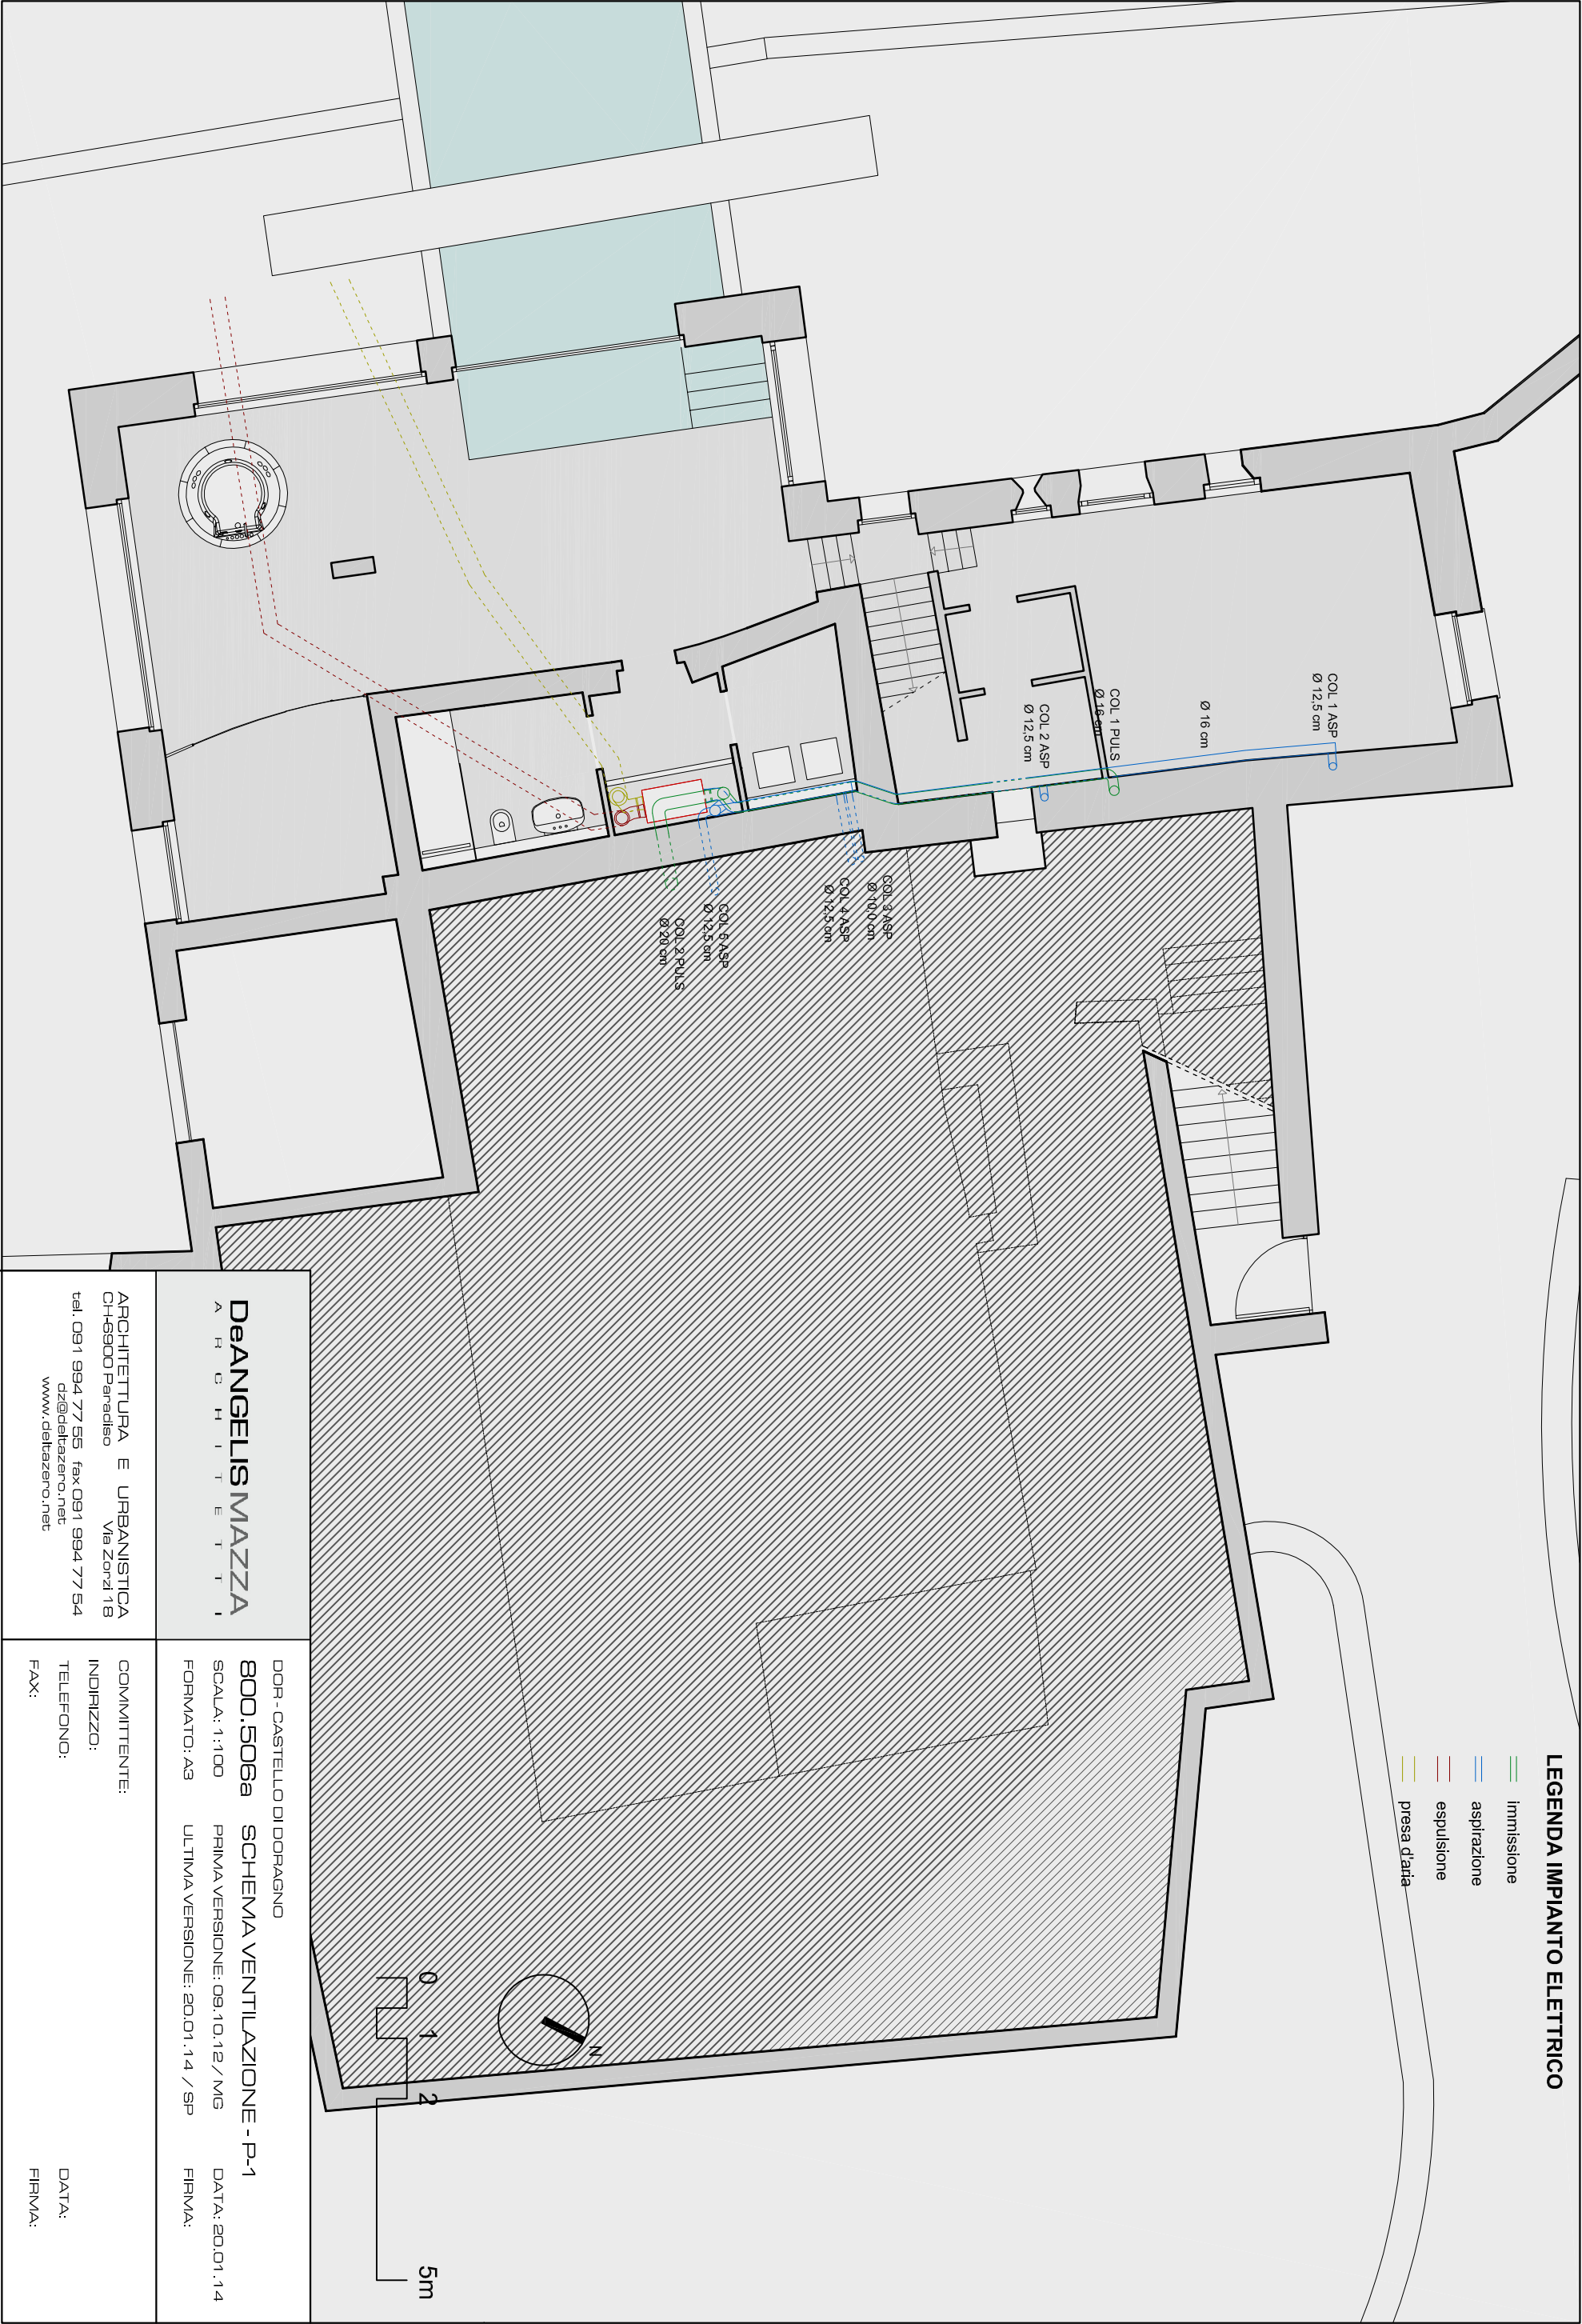

DeANGELIS MAZZA
A R C H I T E T T I

ARCHITETTURA E URBANISTICA
CH4S900 Paradiso Via Zorzi 18
tel. 091 994 77 55 fax 091 994 77 54
dz@deltazero.net
www.deltazero.net

DOR - CASTELLO DI DORAGNO

800.506a SCHEMA VENTILAZIONE - P-1

SCALA: 1:100 PRIMA VERSIONE: 09.10.12 / MG DATA: 20.01.14

FORMATO: A3 ULTIMA VERSIONE: 20.01.14 / SP FIRMA:

COMMITTENTE:


INDIRIZZO:

TELEFONO:

FAX:

DATA:

FIRMA:

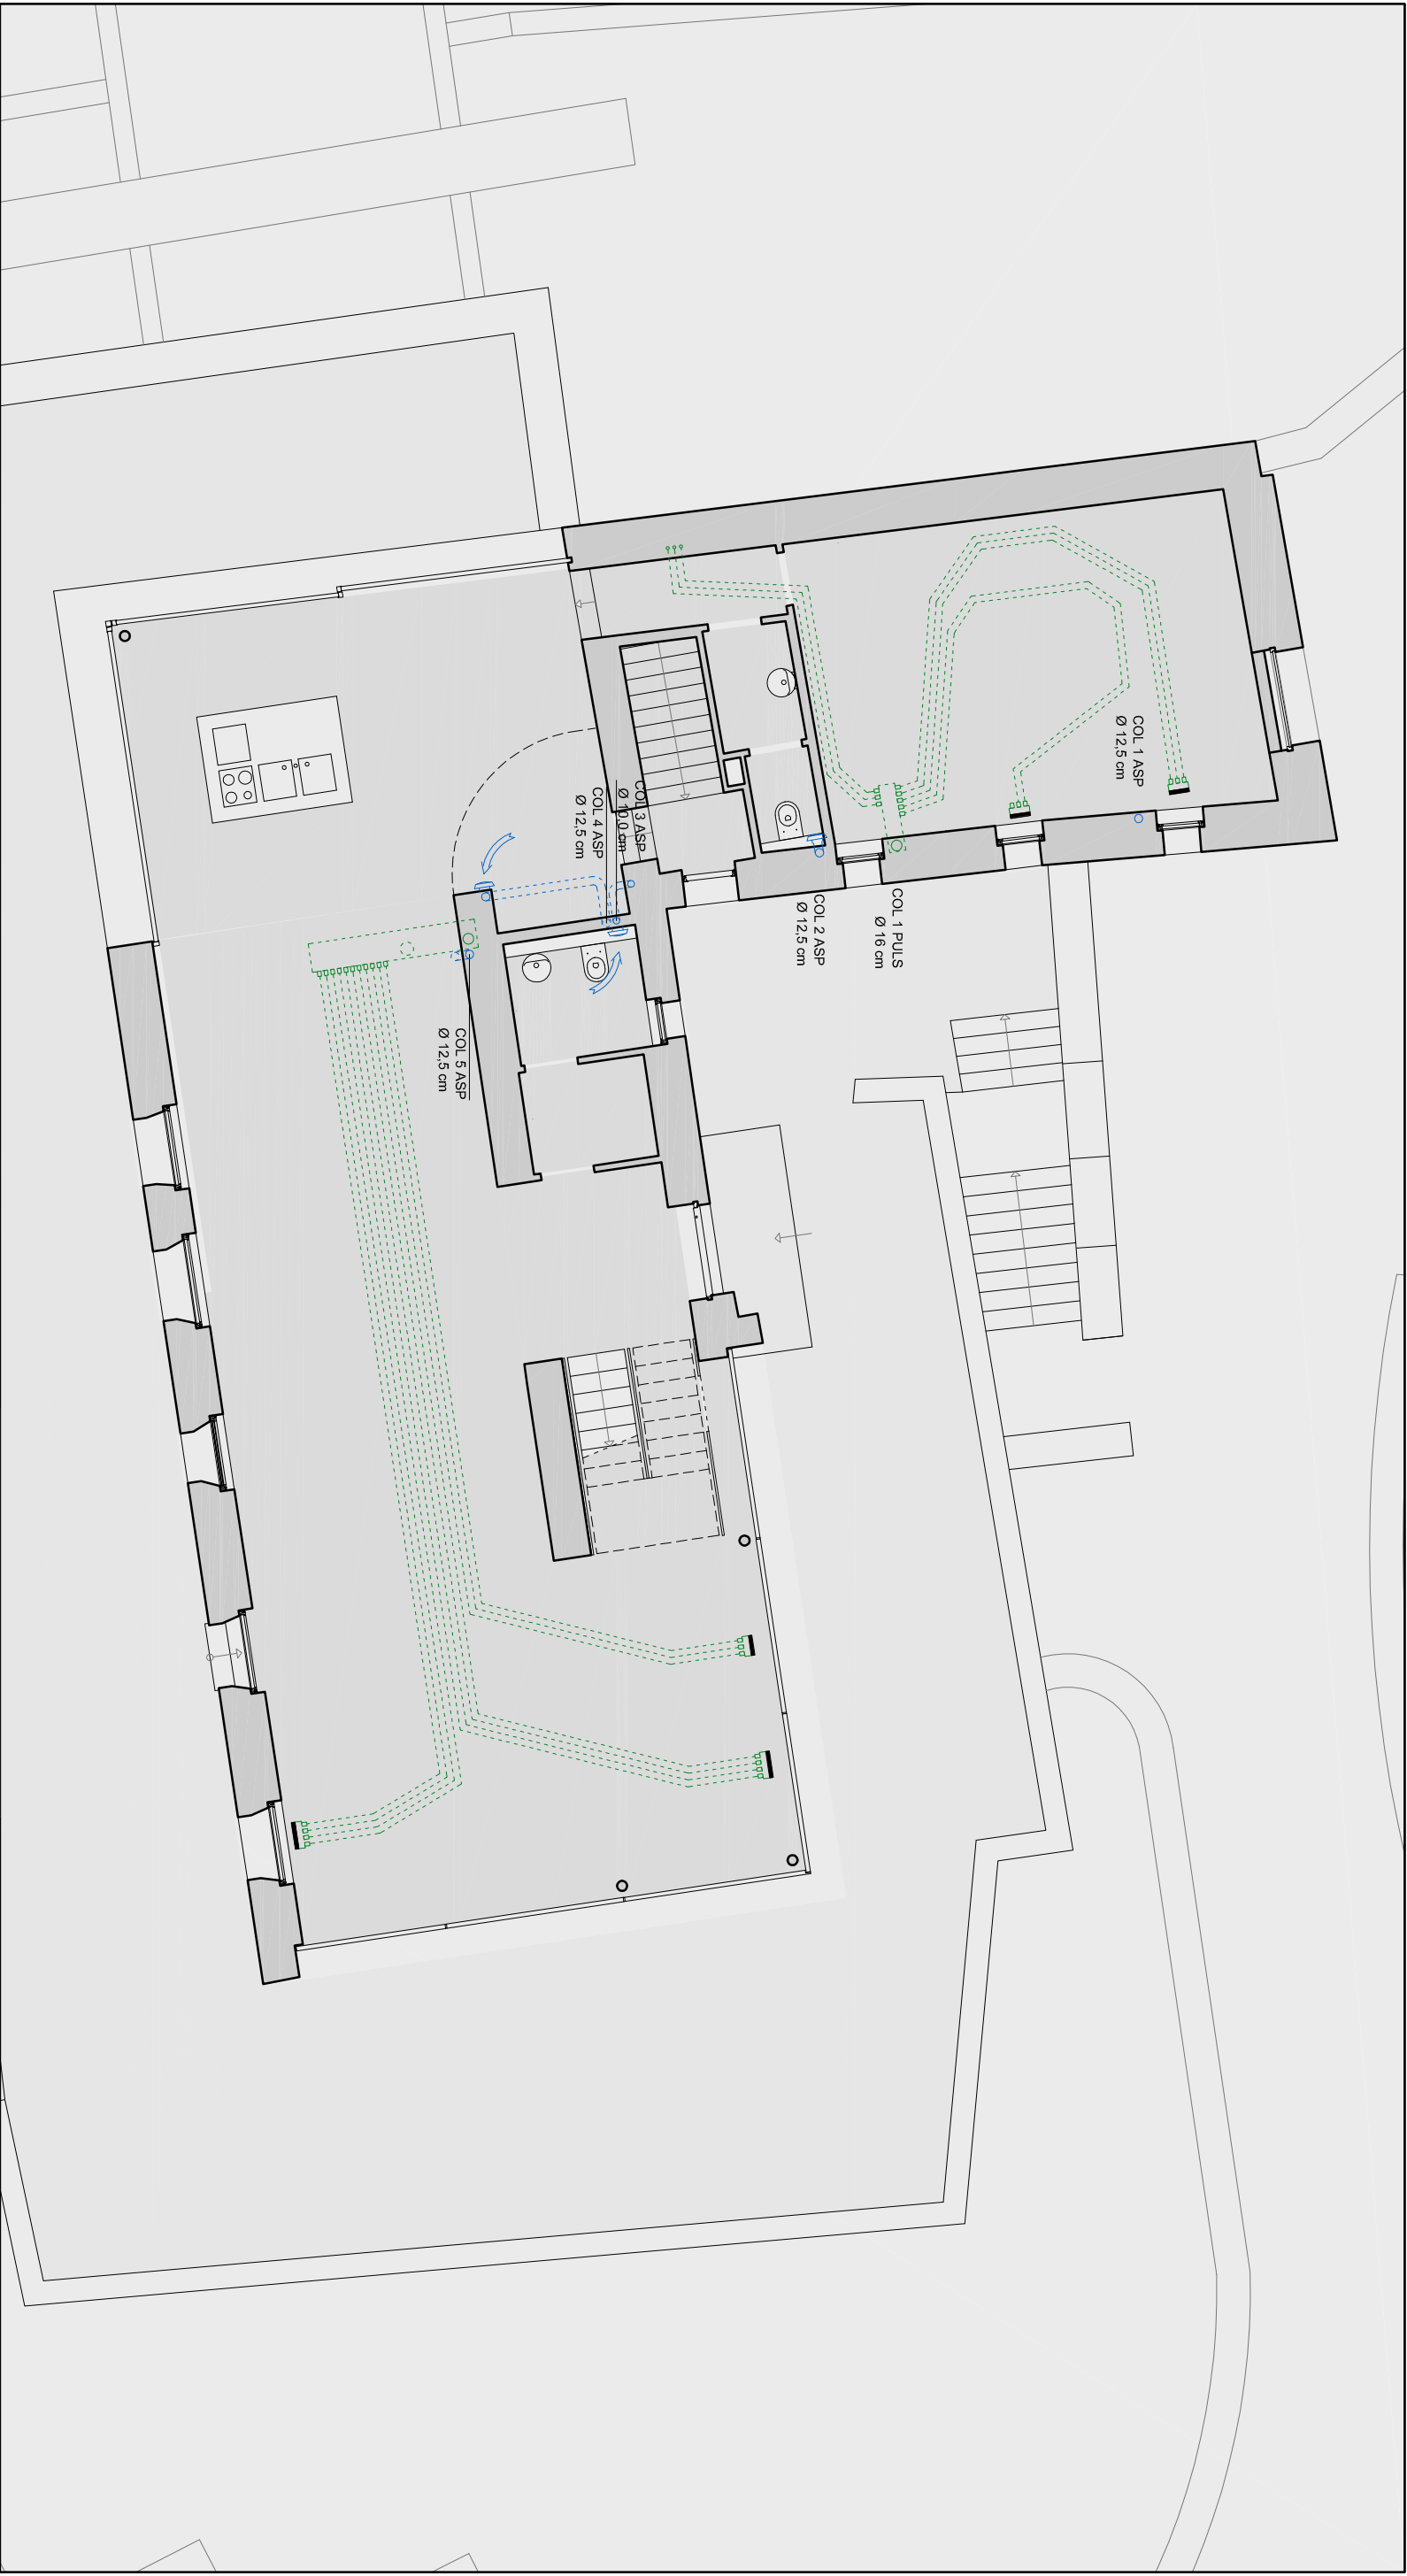

LEGENDA IMPIANTO ELETTRICO

- immissione
- aspirazione
- griglia

DeANGELISMAZZA
A R C H I T E T T I

ARCHITETTURA E URBANISTICA
CH4S900 Paradiso Via Zorzi 18
tel. 091 994 77 55 fax 091 994 77 54
dz@deltazero.net
www.deltazero.net

DOR - CASTELLO DI DORAGNO

800.506b SCHEMA VENTILAZIONE - PT

SCALA: 1:100 PRIMA VERSIONE: 09.10.12 / MG DATA: 20.01.14

FORMATO: A3 ULTIMA VERSIONE: 20.01.14 / SP FIRMA:

COMMITTENTE:

 


INDIRIZZO:

TELEFONO:

FAX:

DATA:

FIRMA:

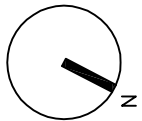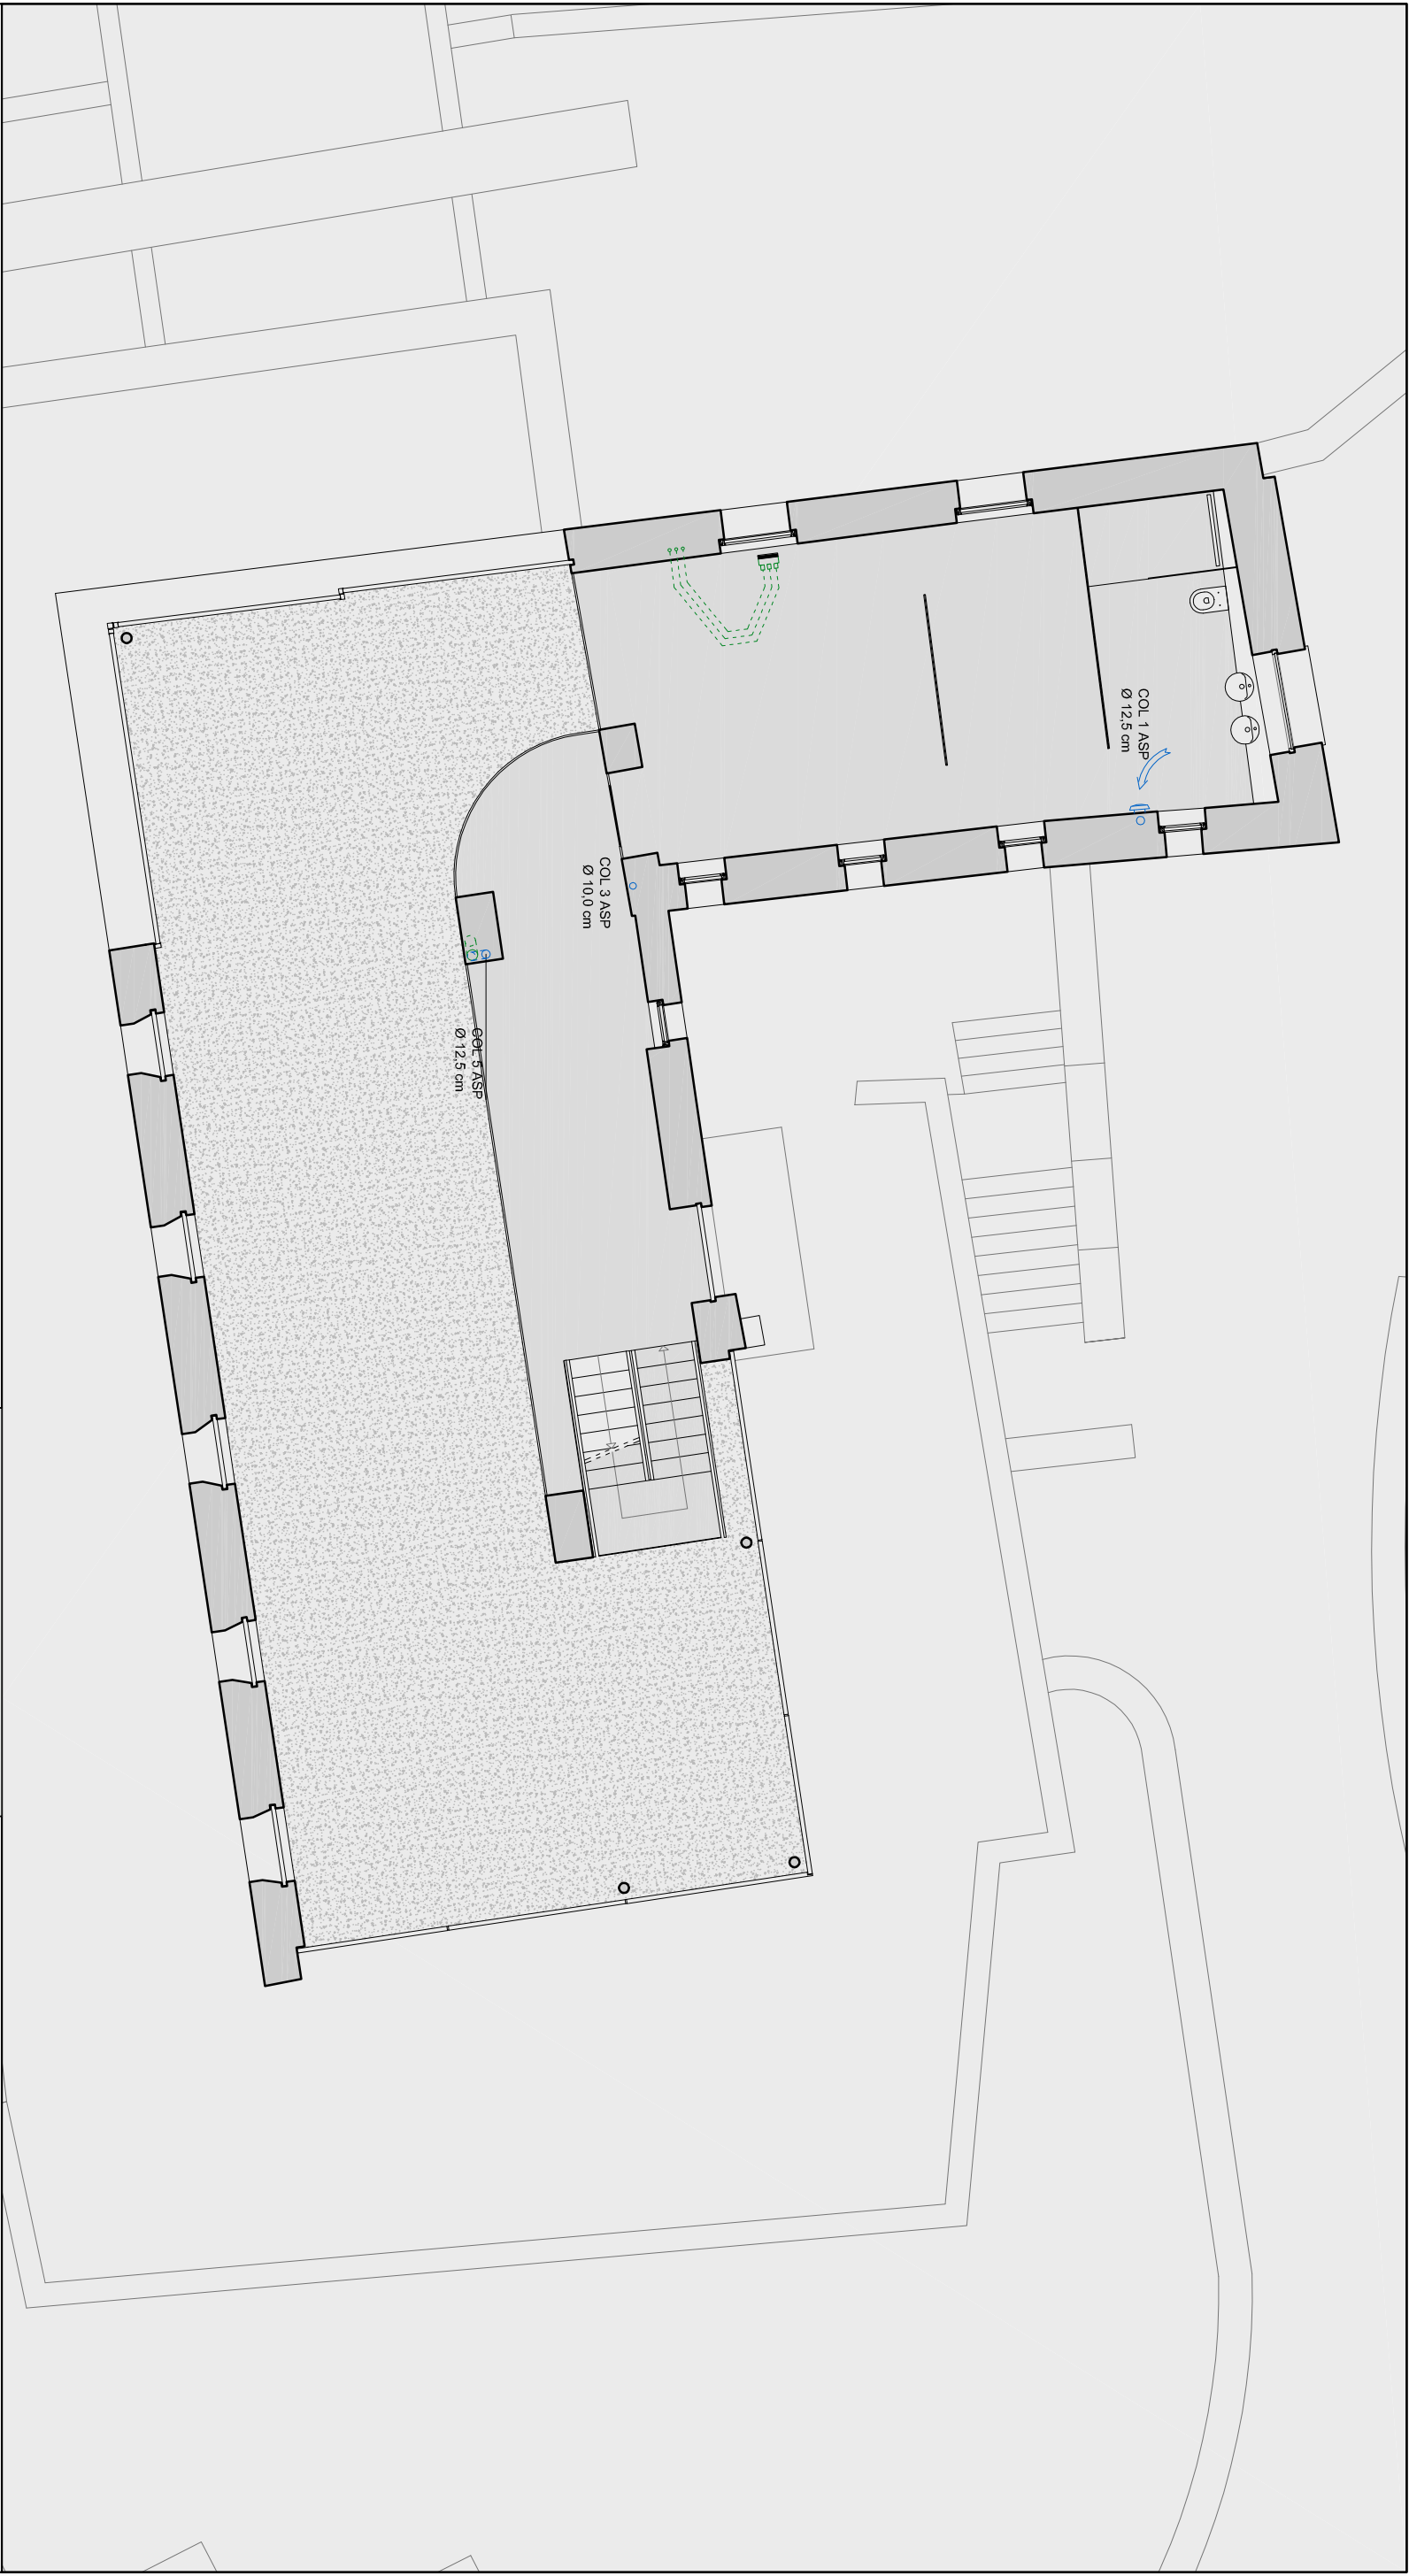

LEGENDA IMPIANTO ELETTRICO

- immissione
- aspirazione
- griglia

DeANGELISMAZZA
A R C H I T E T T I

ARCHITETTURA E URBANISTICA
CH4S900 Paradiso Via Zorzi 18
tel. 091 994 77 55 fax 091 994 77 54
dz@deltazero.net
www.deltazero.net

 

DOR - CASTELLO DI DORAGNO
800.506c SCHEMA VENTILAZIONE - P1
SCALA: 1:100 PRIMA VERSIONE: 09.10.12 / MG DATA: 20.01.14
FORMATO: A3 ULTIMA VERSIONE: 20.01.14 / SP FIRMA:

COMMITTENTE:
INDIRIZZO:
TELEFONO:
FAX:
DATA: 13.09.13
FIRMA:



LEGENDA IMPIANTO ELETTRICO

- immissione
- aspirazione
- griglia

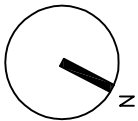

DeANGELIS MAZZA
A R C H I T E T T I

ARCHITETTURA E URBANISTICA
CH4S900 Paradiso Via Zorzi 18
tel. 091 994 77 55 fax 091 994 77 54
dz@deltazero.net
www.deltazero.net

DOR - CASTELLO DI DORAGNO

800.506d SCHEMA VENTILAZIONE - P2

SCALA: 1:100 PRIMA VERSIONE: 09.10.12 / MG DATA: 20.01.14
FORMATO: A3 ULTIMA VERSIONE: 20.01.14 / SP FIRMA:

COMMITTENTE:

INDIRIZZO:

TELEFONO:

FAX:

DATA: 13.09.13

FIRMA: